


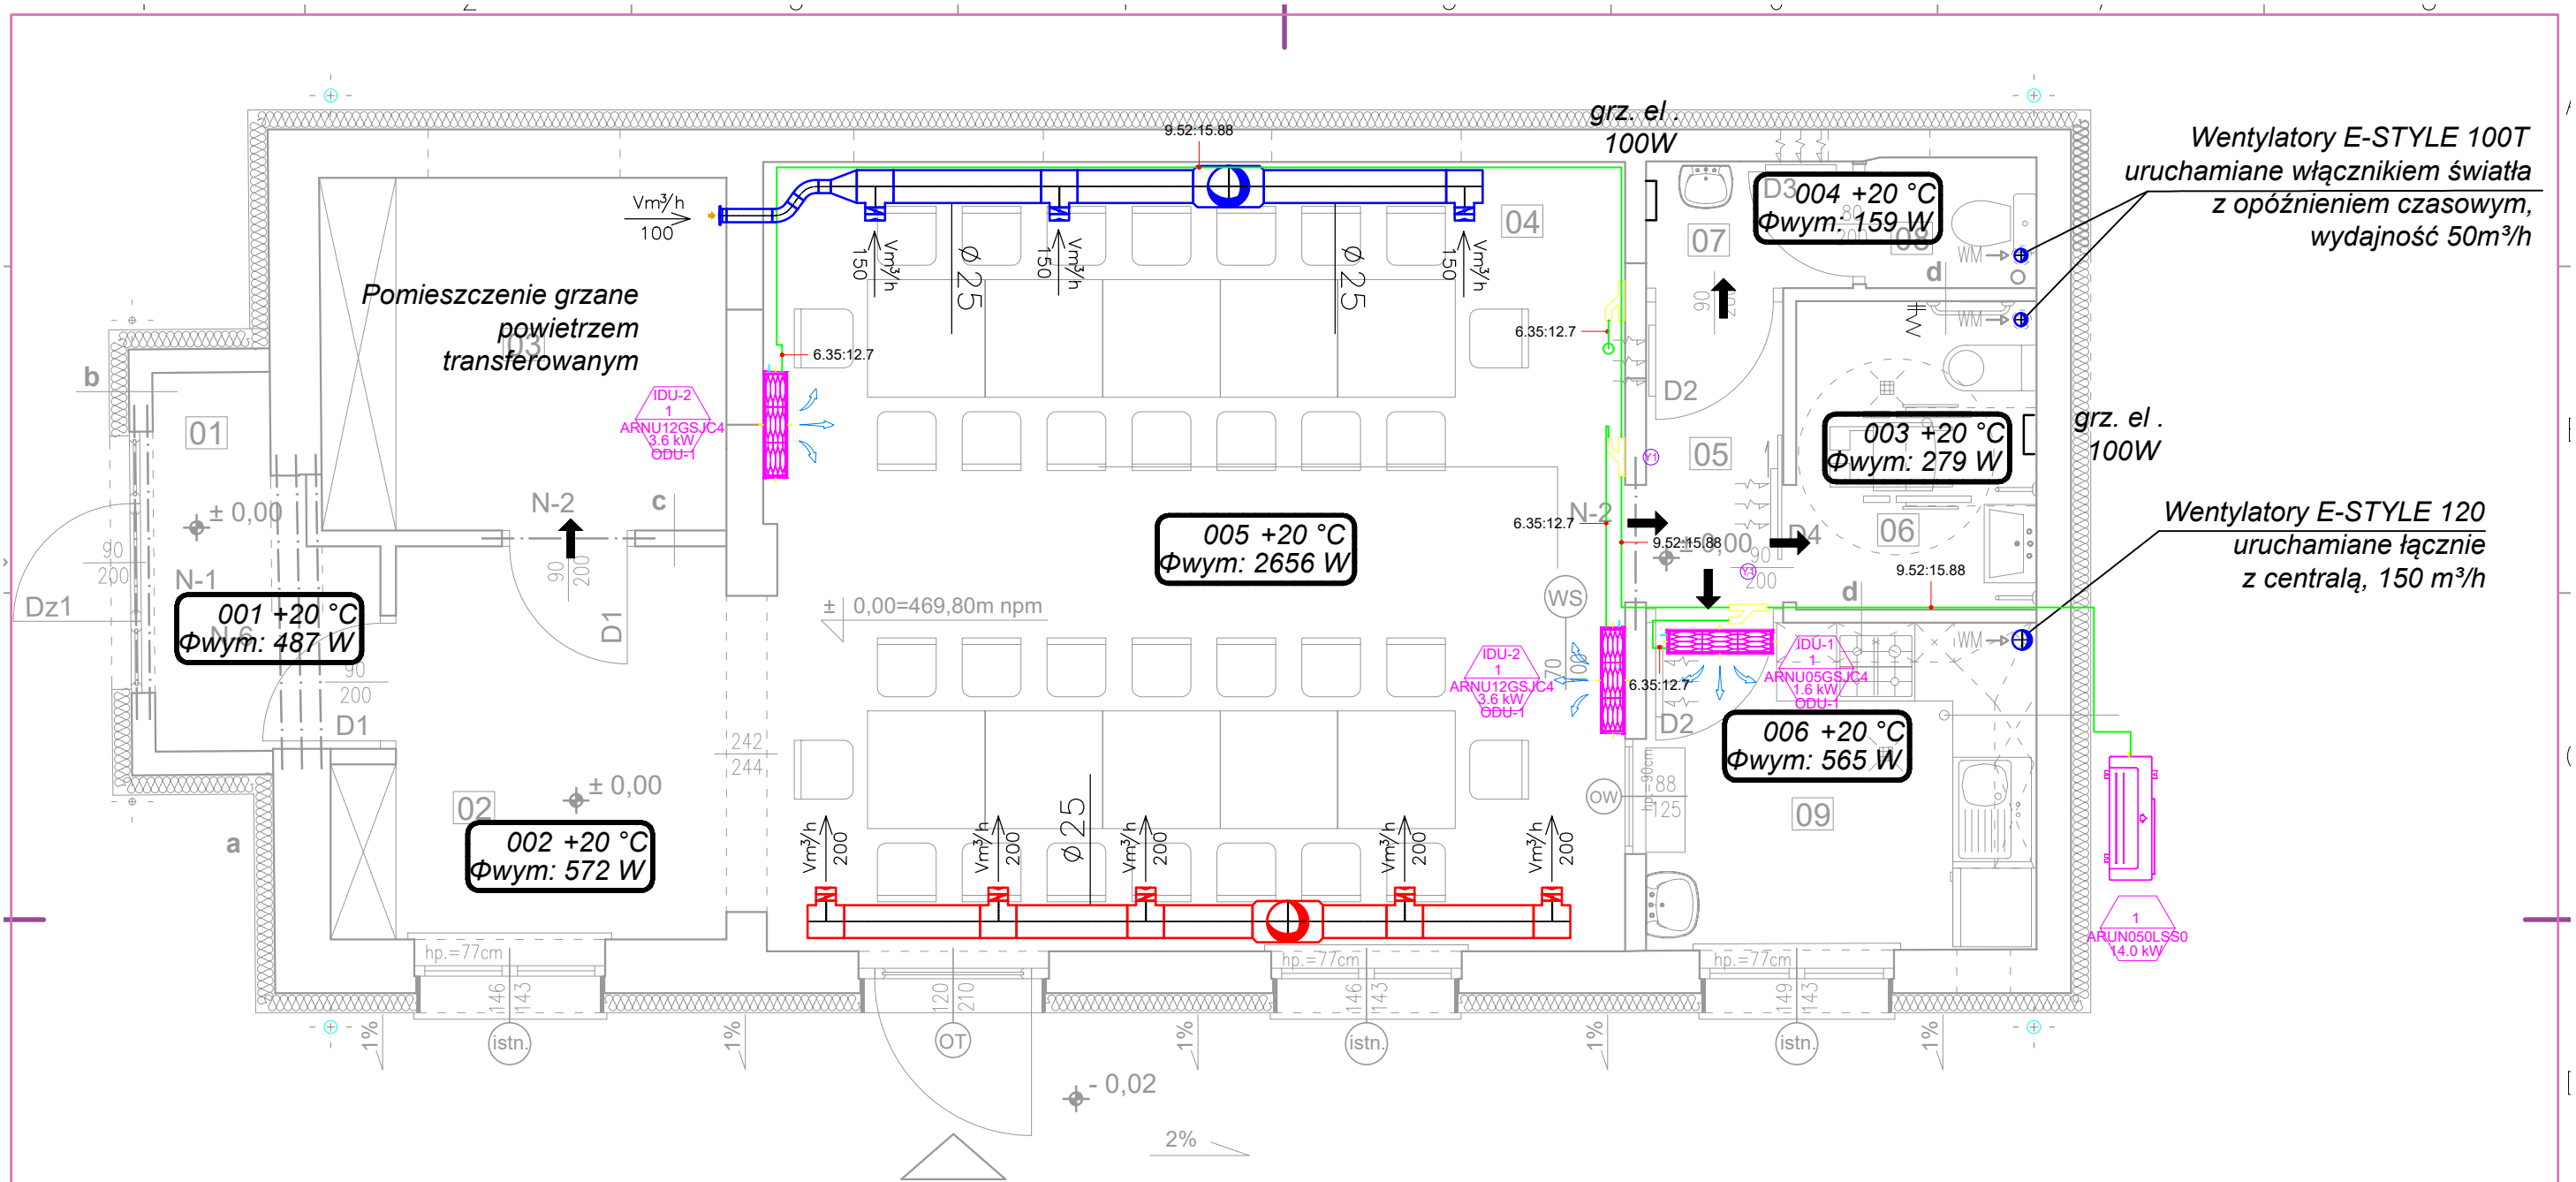

ZESTAWIENIE POMIESZCZEŃ

nr	nazwa pomieszczenia	rodzaj posadzki	powierzchnia użytk. (m ²)
01	WIATROŁAP	plyt. ceram.	4,18
02	HOL	plyt. ceram.	8,28
03	MAGAZYN PODRĘCZNY	plyt. ceram.	8,39
04	SALA WIELOFUNKCYJNA	plyt. ceram.	39,77
05	KOMUNIKACJA	plyt. ceram.	2,47
06	WC MĘSKI + NIEPEŁNOSP.	plyt. ceram.	4,34
07	PRZEDSIONEK	plyt. ceram.	1,54
08	WC DAMSKI	plyt. ceram.	1,30
09	ANEKS KUCHENNY	plyt. ceram.	7,50
R A Z E M :			77,77

→ kratka transferowa
0,025m² np 10x25

EKOINŻYNIERIA Anna Wolska ul. Wolności 39B lok. 1/9; Jelenia Góra tel. 75/64 10 700; 660701161 email: ekoinzynieria.wa@gmail.com			
Nazwa zamierzenia budowlanego	Termomodernizacja budynku świetlicy wiejskiej w Gruszkowie wraz z rozbudową o wiatrołap, przebudową pomieszczeń socjalno-sanitarnych na działce nr 69 oraz infrastrukturą techniczną i komunikacyjną na działce nr 141		
Tytuł rys.	PARTER- INSTALACJA WENTYLACJI I KLIMATYZACJI.		
Projektant	mgr inż. Anna Wolska	nr upr. 113/DOŚ/07	
Sprawdzający	mgr inż. Maciej Misztak	nr upr. 332/DOŚ/12	
El. projektu	PT	Skala 1: 100	Data 31.07.2026
			Nr rys. 1